


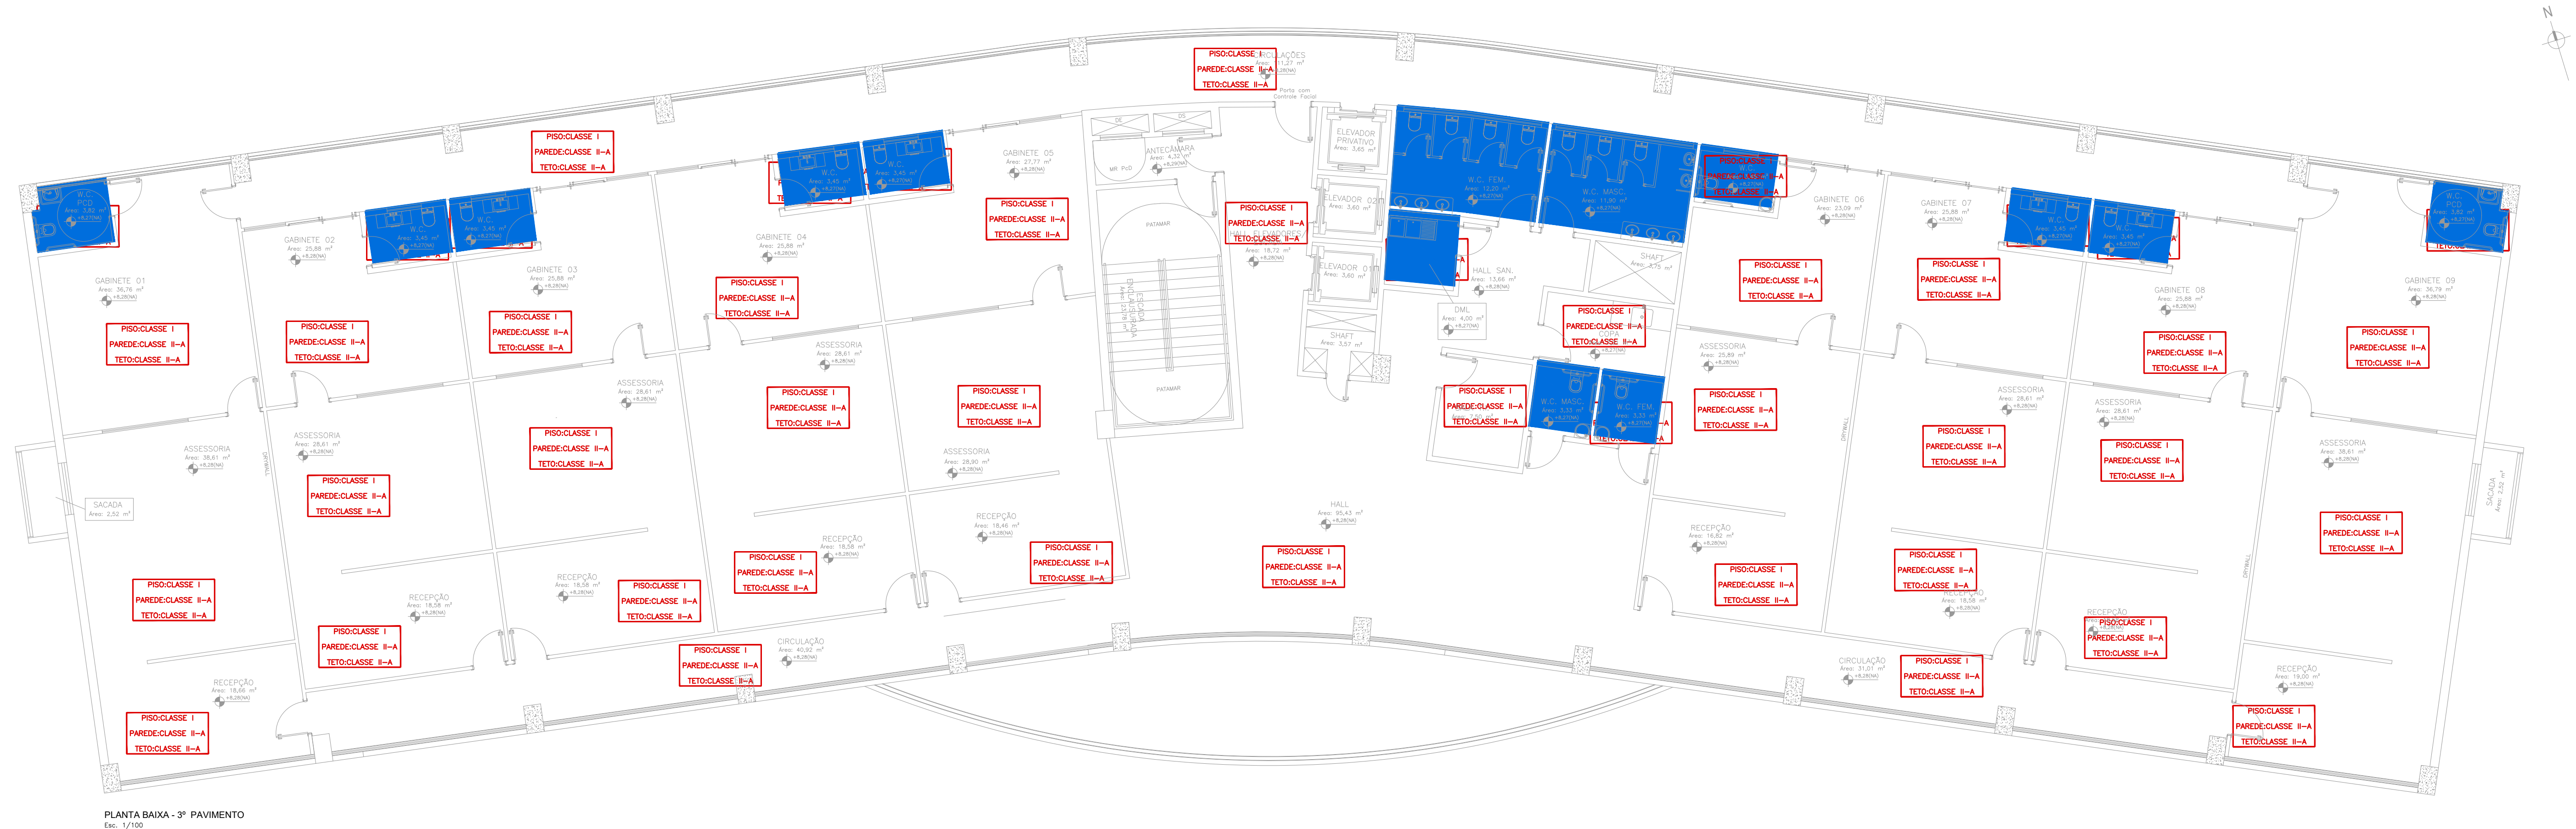

PLANTA BAIXA - 3º PAVIMENTO
Escala: 1/100



Corpo de Bombeiros Militar
Diretoria de Atividades Técnicas

PROJETO APROVADO

Necessita vistoria final
A aprovação deste processo somente terá validade com a
apresentação do respectivo Certificado de Aprovação

REVISÕES:			
Nº	DATA	DESCRIÇÃO	AUTOR



PODER JUDICIÁRIO
DO ESTADO DO ACRE



VETOR
ENGENHARIA

TRIBUNAL DE JUSTIÇA
DO ESTADO DO ACRE

Nome: Vetor Engenharia e Construções LTDA
End.: Rua Vitor, 102 - Morada do sol - Rio Branco-Ac
Tel.: (66) 3223-3366
Romp. Técnico (ass):
Gabriel Faccini
ENR/CRB - CREA Nº 224445-AC

OBJETO: PROJETO DE PREVENÇÃO E COMBATE CONTRA INCÊNDIO E PÂNICO		FASE DO PROJETO: EXECUTIVO	
DESCRIÇÃO: PROJETO PARA IMPLANTAÇÃO DO 3º PRÉDIO DA CIDADE DA JUSTIÇA		ENDEREÇO: Av. Paulo Lemos de Moura Leite, Pedro Roseno, Rio Branco - AC	
ÁREA DA FONTE:		NÚMERO DA FERRAMENTA: PSCIP	
ÁREA EM m²: Subsolo: 1.317,20 m²; Térreo: 1.300,95 m²; 1º Pavimento: 1.579,00 m²; 2º e 3º Pav.: 1.248,00 m²; TOTAL: 6.695,15 m²		CONTÉUDO: PLANTA BAIXA 3º PAV.	
ESCALA: INDICADA		DATA: ABR/2024	REVISÃO: REV 00

Desenho: Aprovado